

岡山大学(津島他)共創イノベーションラボ施設整備事業基本設計業務


質疑回答書

令和8年9月14日

岡山大学施設企画部					
施設企画部長		担当課長		担当者	 

番号	図面番号	質 問 事 項	回 答
1	既存建物関係図	本計画に関連する既存建物について、構造計算書をご提供ください。	当該資料は存在しますが、本件公募時において参加者へ開示は致しません。
2	特記仕様書／配置図	計画敷地及びその周辺で過去に実施された地盤調査資料（ボーリング柱状図等）をご提供ください。	別紙参照とします。
3	共創イノベーションラボ棟 平面図	共創イノベーションラボ棟に計画されているEVについて、主な搬送対象（人員、研究機器、試料等）及び想定する積載荷重等の条件をご教示ください。	搬送対象はご認識の通りで、乗用15人乗り（積載量1000kg）を想定しています。
4	配置図・既存建物関係図	計画建物周辺の既存建物について、耐火建築物・準耐火建築物棟の別及び防火設備の設置状況が確認できる資料を、ご提供ください。	別紙参照とします。
5	各施設平面図	本計画に導入を予定している研究・実験機器について、機器名称、メーカー、型番、寸法、重量、必要電源容量、給排水・排気等の設備条件が分かる資料を、ご提供ください。	詳細は検討・調整中であり、本件公募時において参加者へ開示する情報はございません。
6	特記仕様書P7	津島団地及び鹿田団地について、電気・給排水・ガス・空調等の既存設備及び将来計画が確認できる設備マスタープラン、インフラ系統図等を、ご提供ください。	別紙参照とします。

番号	図面番号	質 問 事 項	回 答
7	共創イノベーション棟 配置図	配置図に「（支障移設）検水槽」とありますが、移設可能範囲、接続する排水系統、必要容量、移設工事中の運用方法等、移設にあたっての条件を、ご教示ください。また、既存検水槽及び接続する排水系統の図面等を、ご提供ください。	検水槽としての機能は廃止しており移設は必要ありません。ただし、既存排水系統の迂回、盛替えは必要となります。既存排水系統図は別紙参照とします。
8	特記仕様書	特記仕様書において、基本設計成果物として設備（電気設備・給排水衛生設備・空調換気設備）の成果物が示されていますが、業務範囲の欄では該当項目に○印が付されていません。設備設計についても本業務対象に含まれるとの理解でよろしいでしょうか。	ご認識の通りです。（令和8年8月28日付け質疑回答書 質疑番号1と同様）
9	様式11	技術提案書様式11「工程計画等」に記載する工程は、本業務である基本設計業務期間のみを対象とすればよいでしょうか。あるいは、実施設計業務までを見据えた参考工程についても記載すべきでしょうか。	基本設計業務期間のみを対象とします。
10	添付図面	要求室・面積・配置について、現時点の確定度や変更可能性をご教示ください。	要求室、面積及び配置に関する内容は現時点での想定であり、確定したものではありません。事業の進捗状況や検討結果に応じて変更となる可能性があります。
		以上	

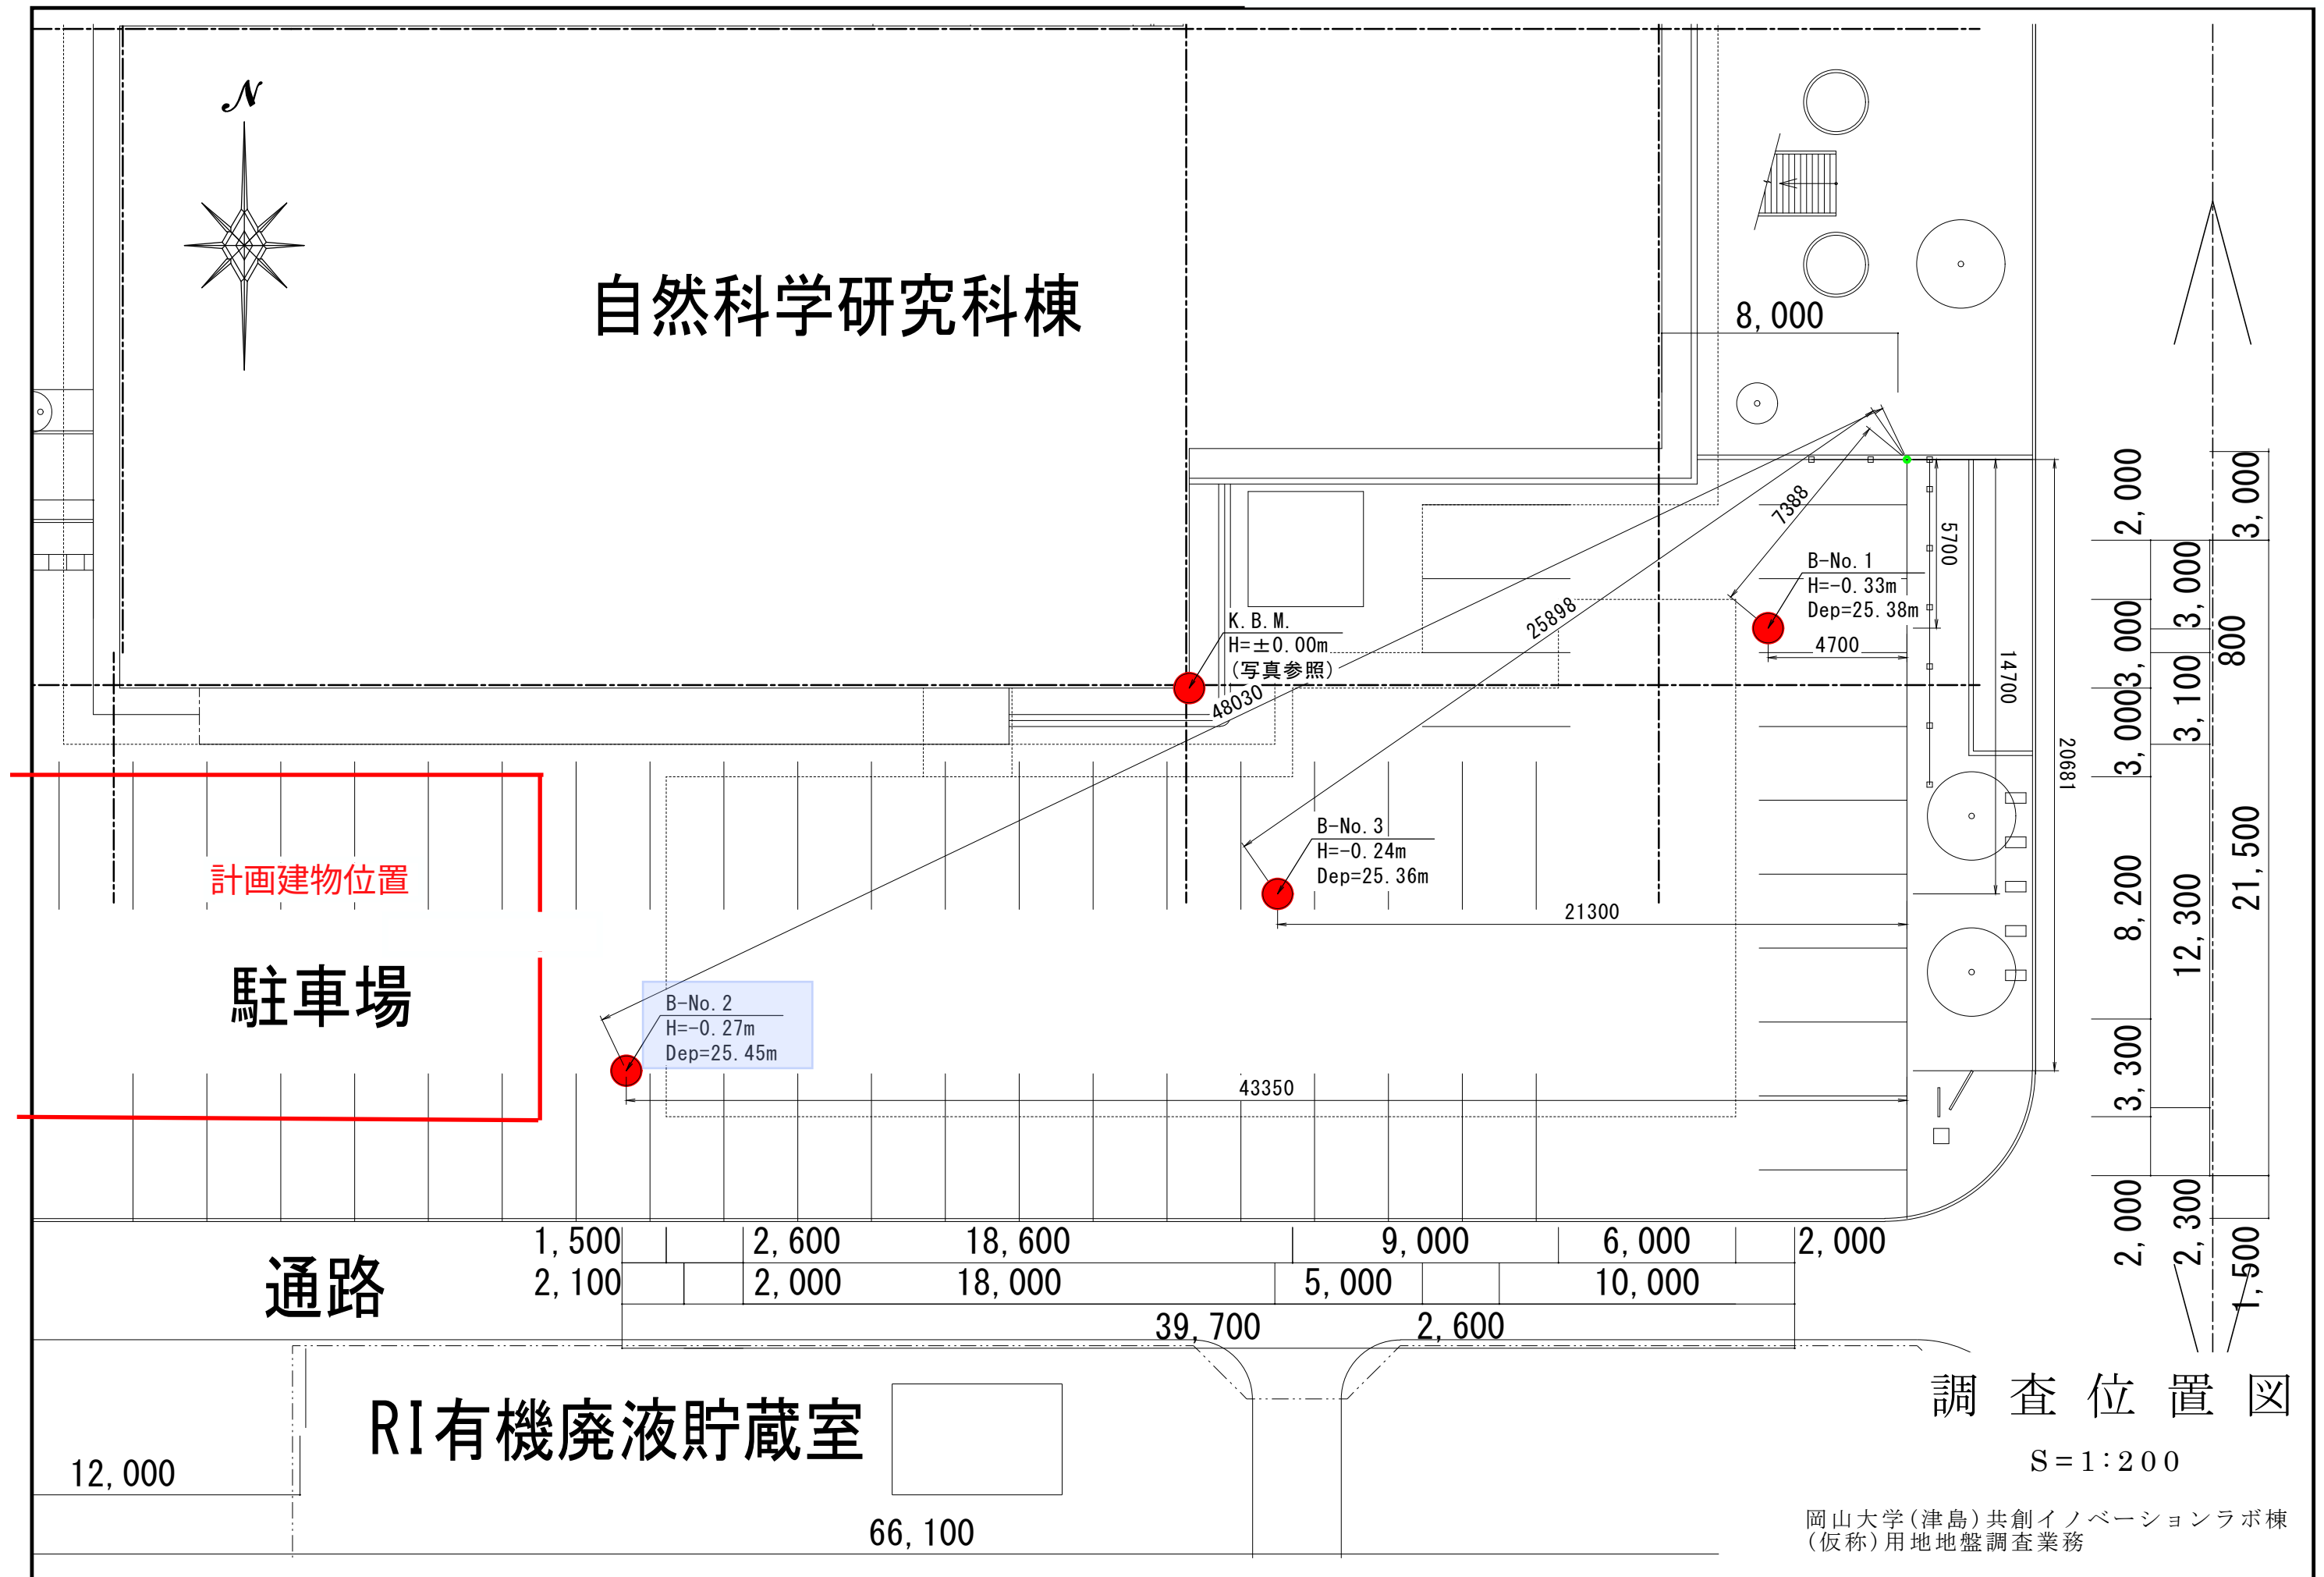

調査地点配置図

S = 1 : 400



駐 車 場

医学部学生実習室及講義室棟 1FL天
G.LはK.B.Mより -800下り

医・学生実習室及講義室棟
S 51 R4 3474

自転車置場

駐 車 場

RI 共同利用施設
S49 R4 930

廃棄物

倉庫

RI貯留槽

駐 車 場

計画建物位置

Bor.
NO.1 GL = -2.06 m
L = 20.45 m

Bor.
NO.2 GL = -1.80 m
L = 27.43 m

標本保存庫
S 58 S1 163



学生ボックス

動物実験施設
S48 R3 1141 S57 R5 3258


体育館・武道館
S 44 S1 1068

技術者 佐原 一紀


[illegible]

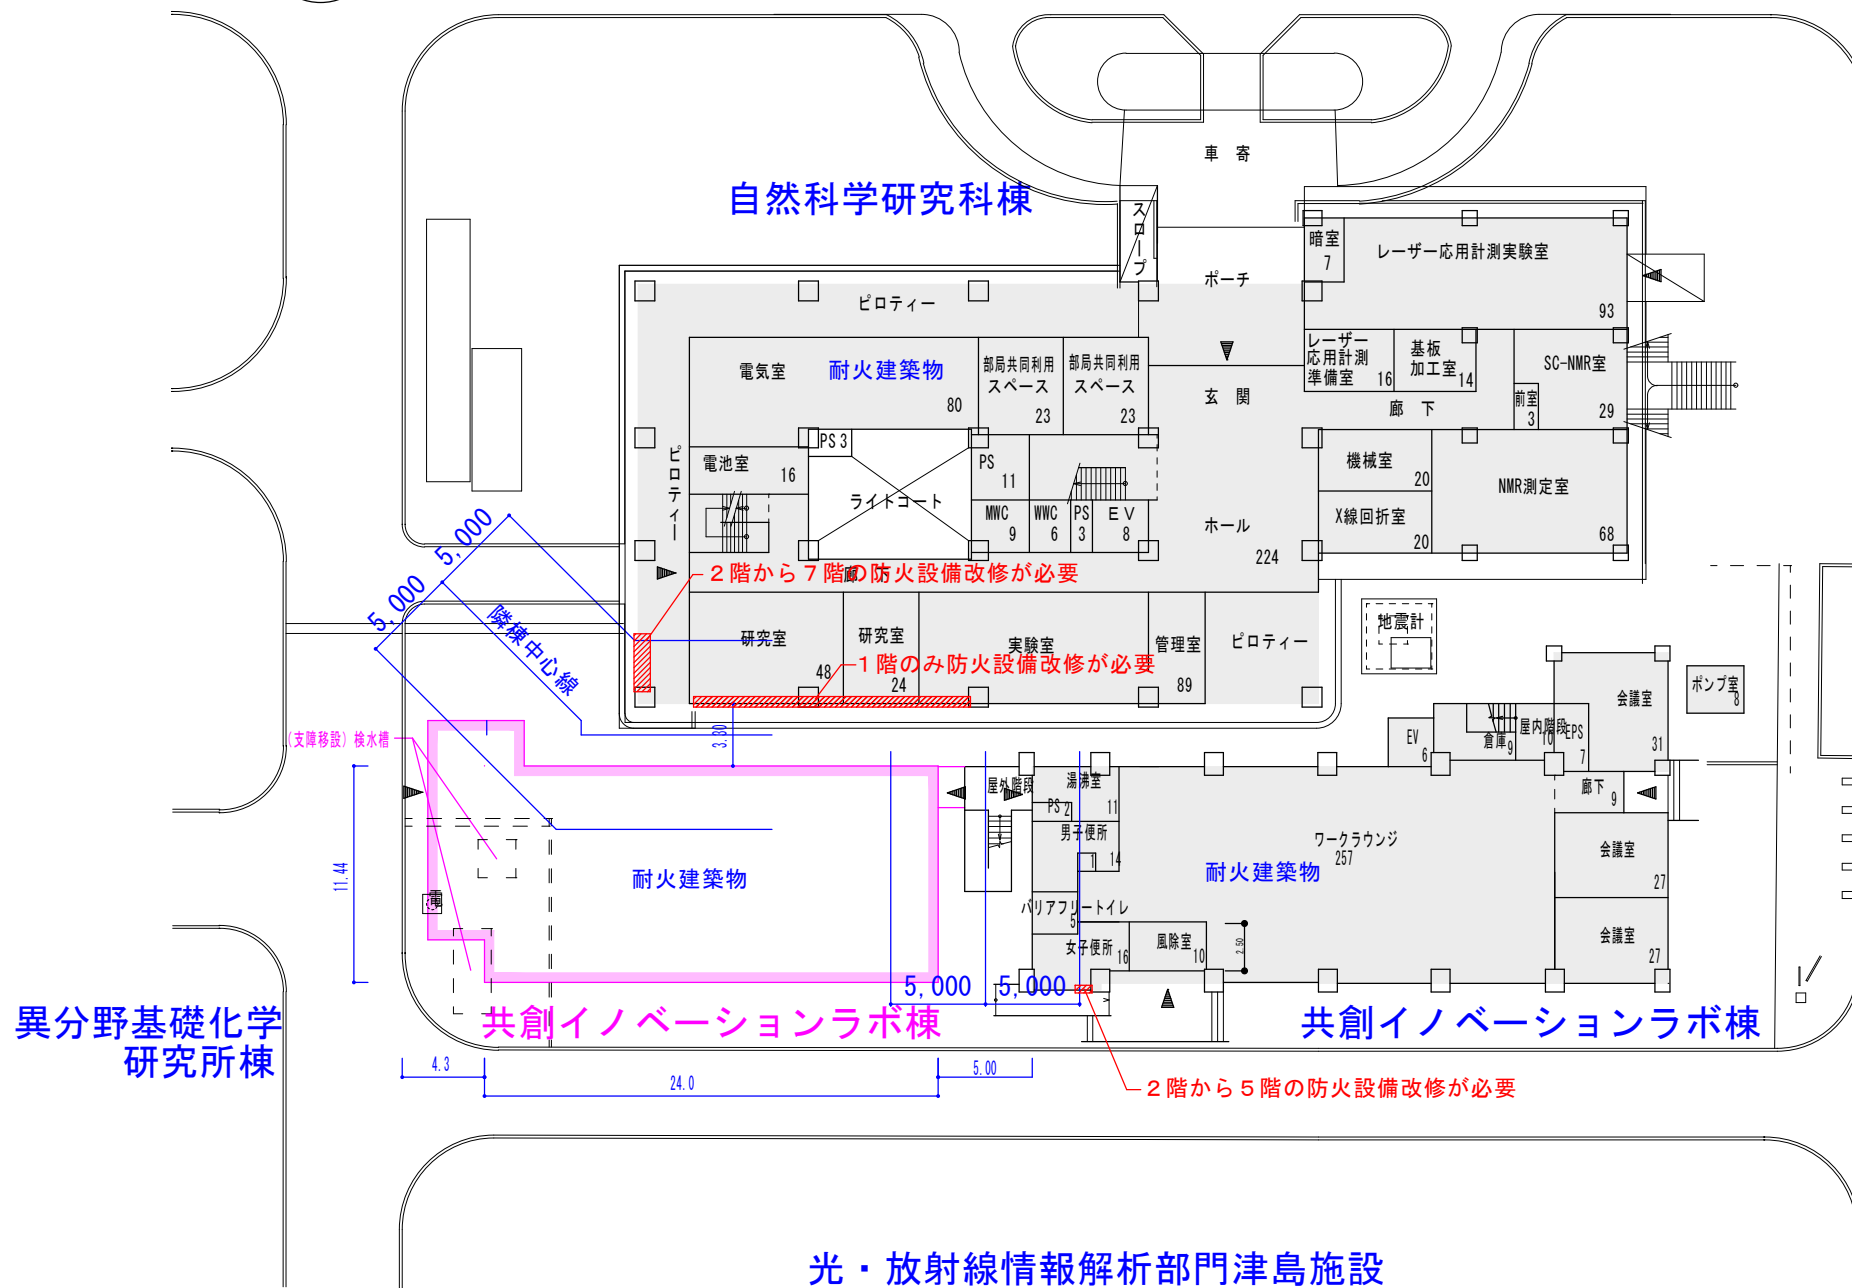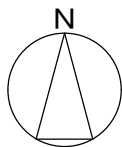

配置図 縮尺1/300

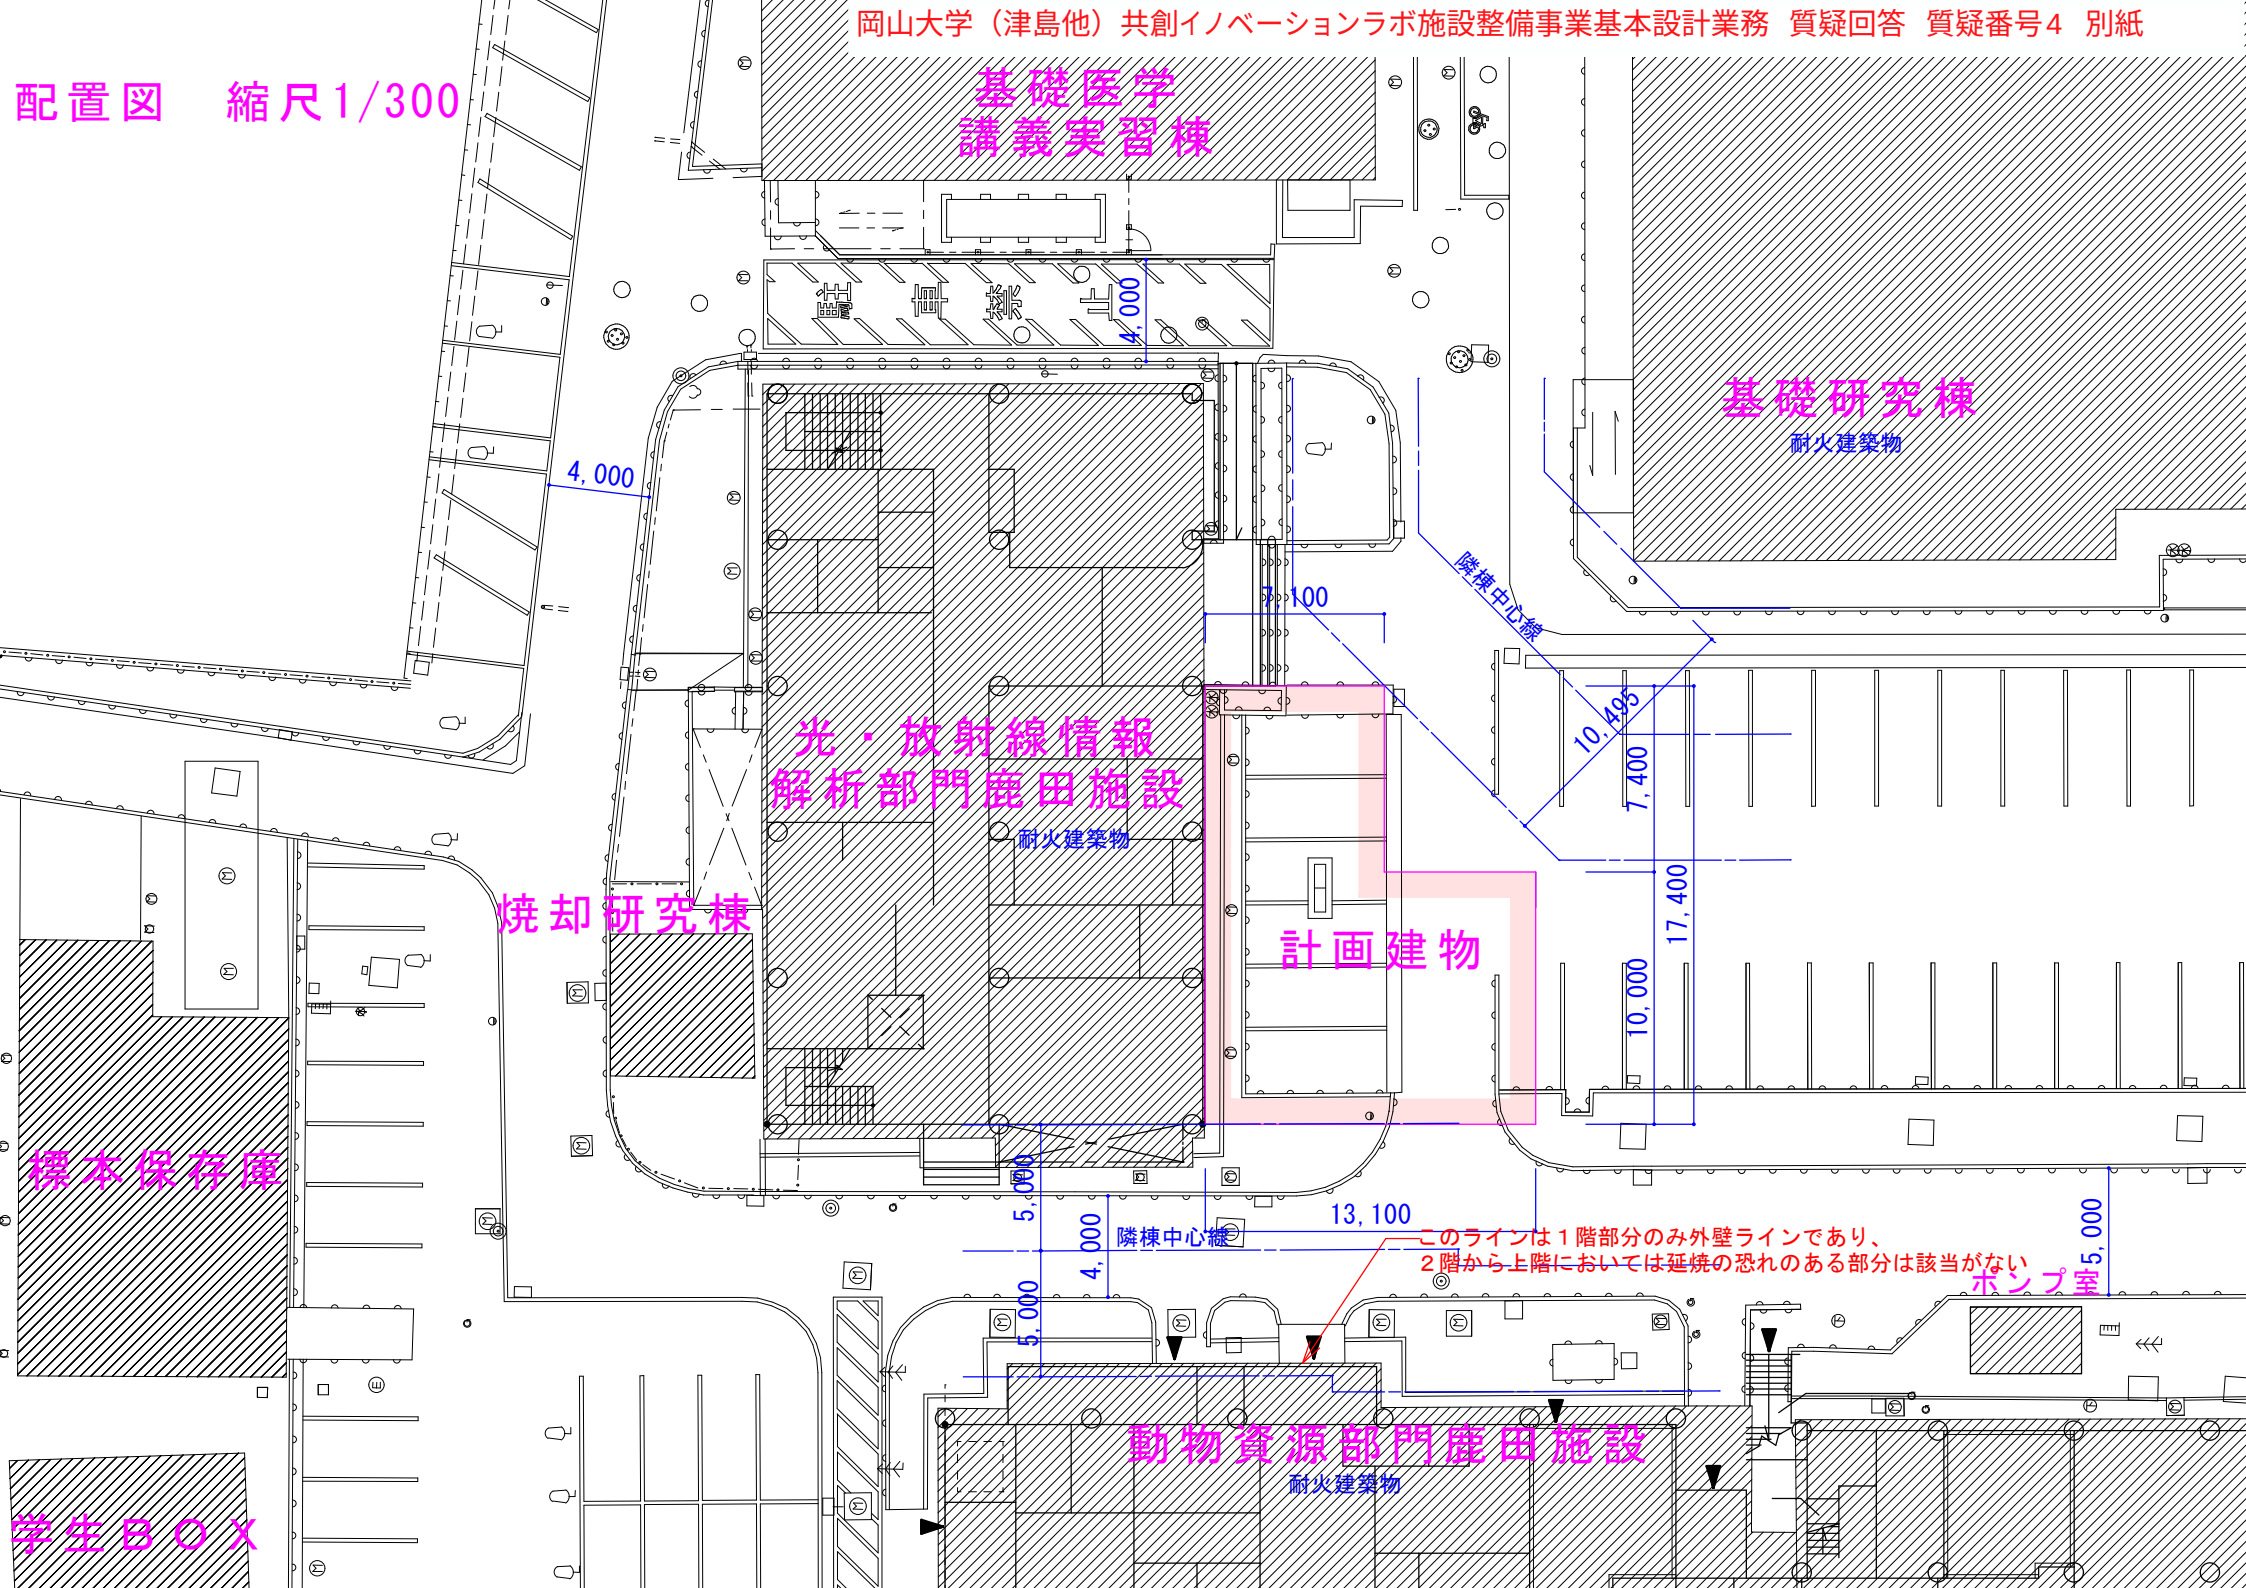

電気設備

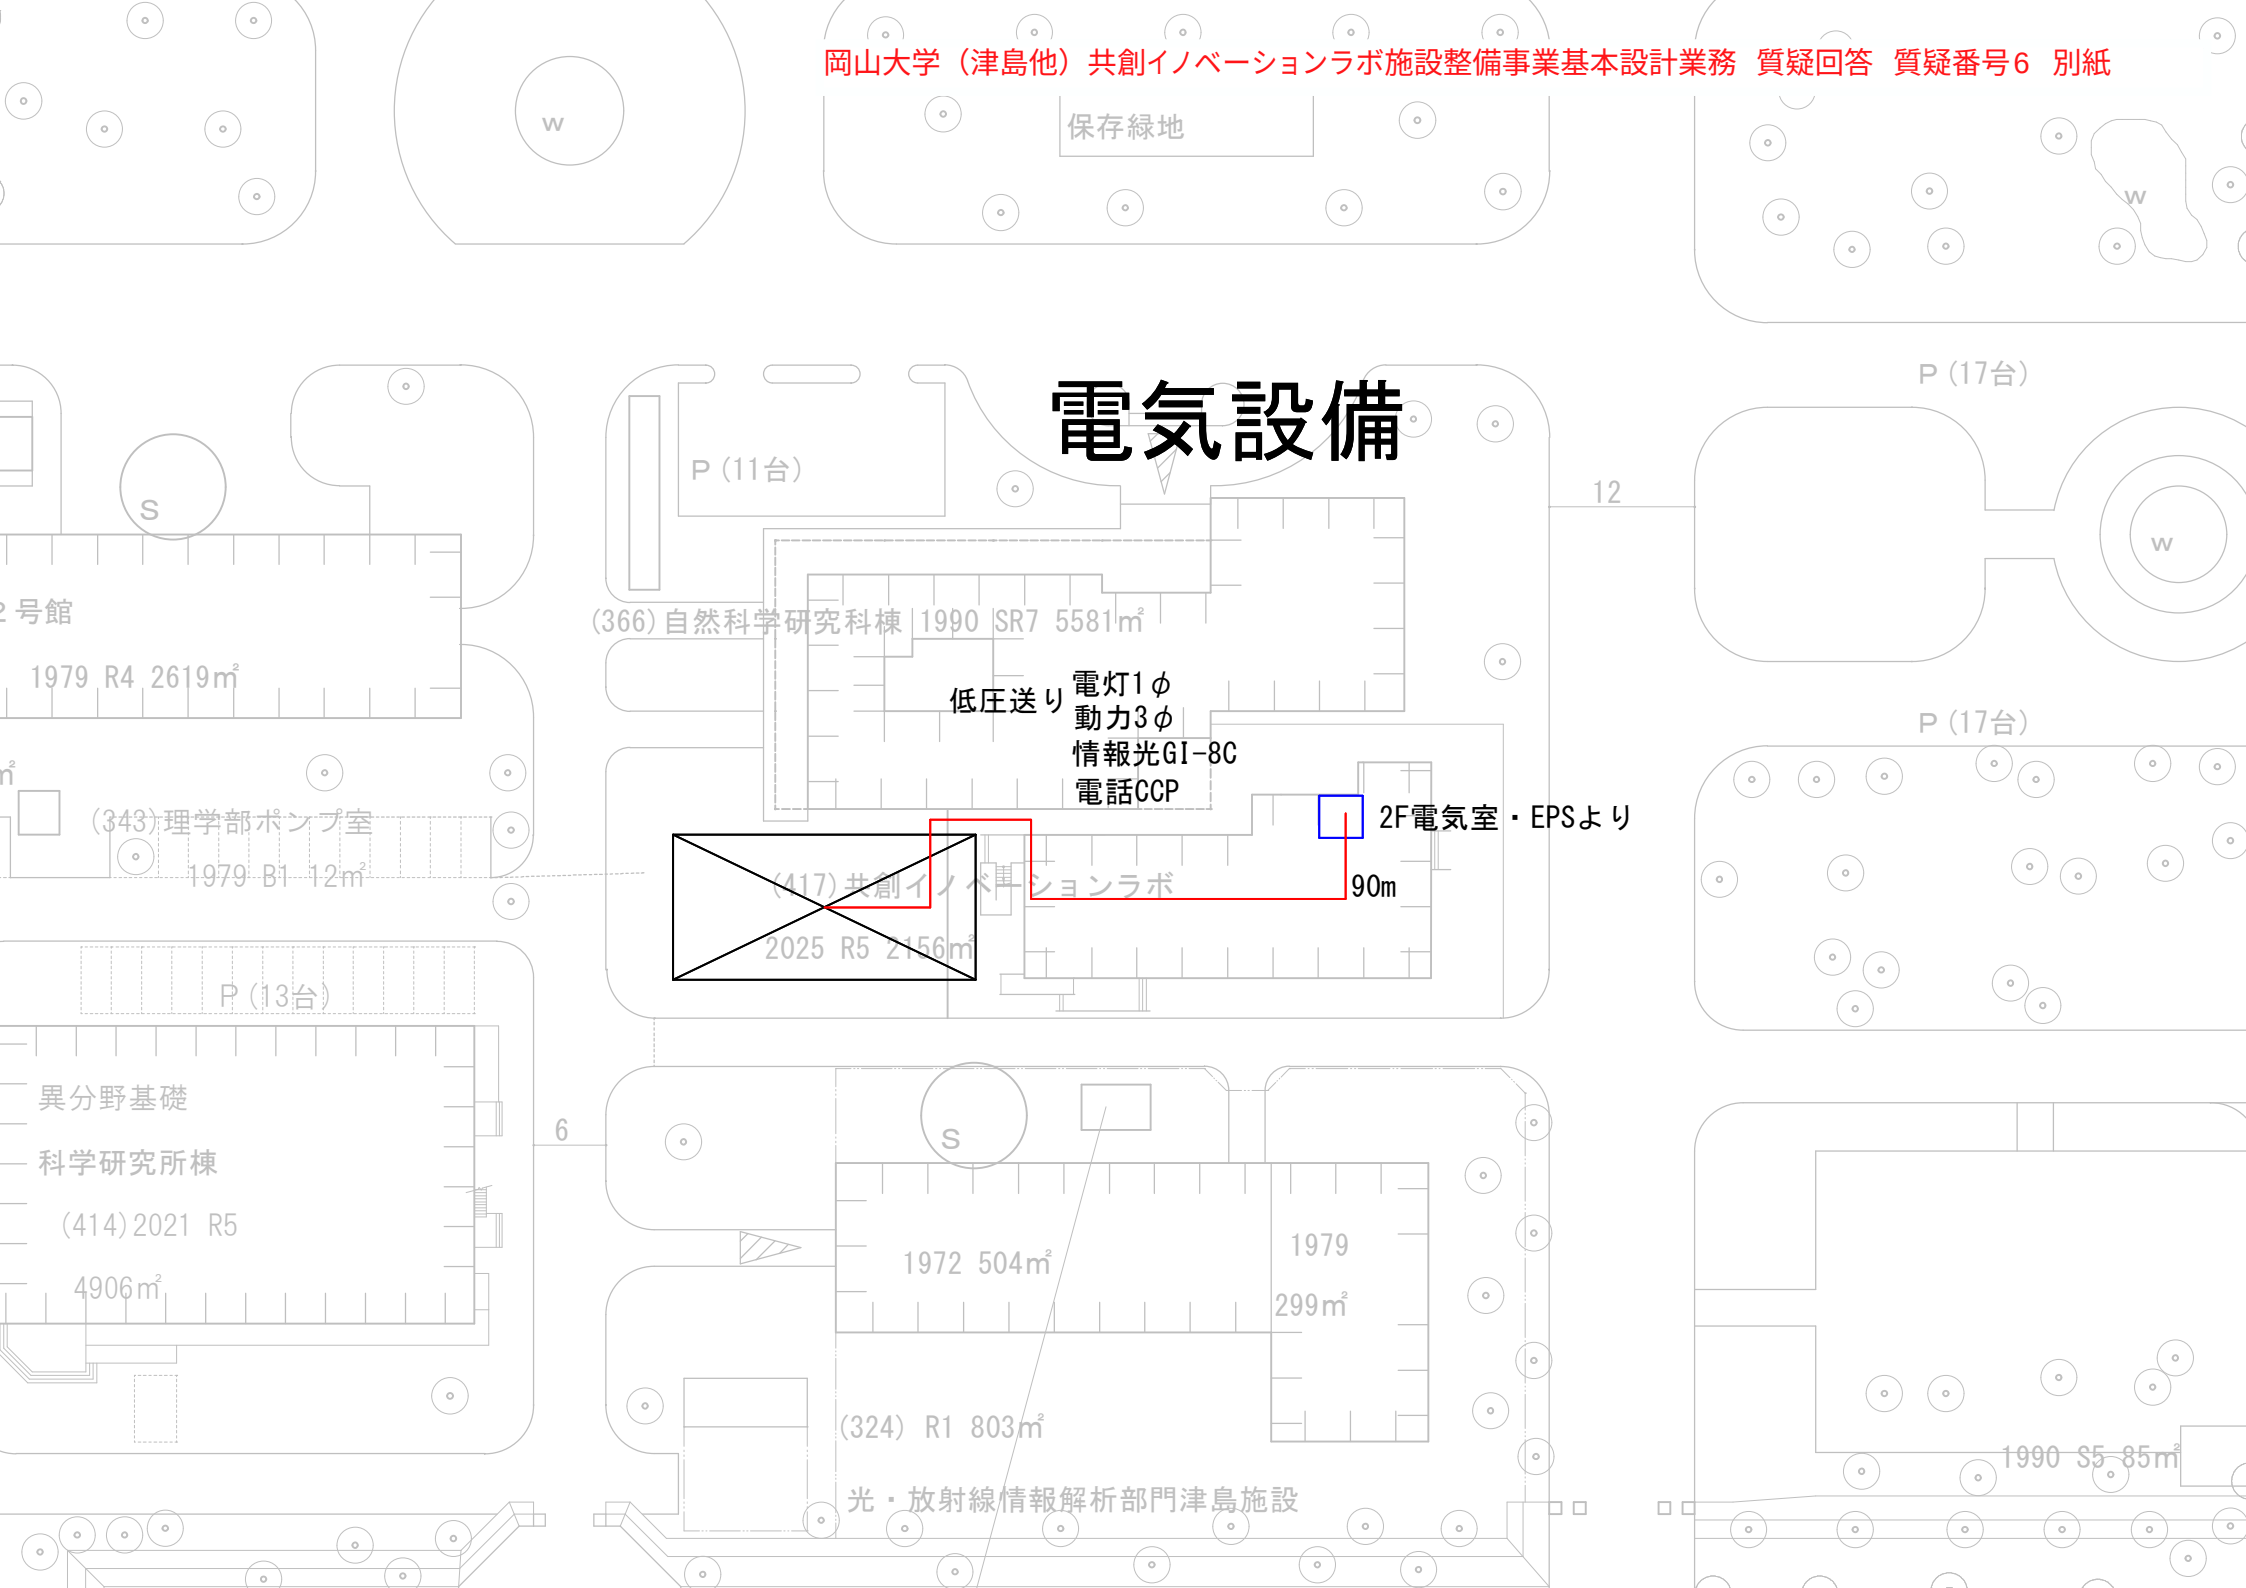


低圧送り 電灯1φ
動力3φ
情報光GI-8C
電話CCP


2F電気室・EPSより


90m

光・放射線情報解析部門津島施設



給水配管 ガス配管

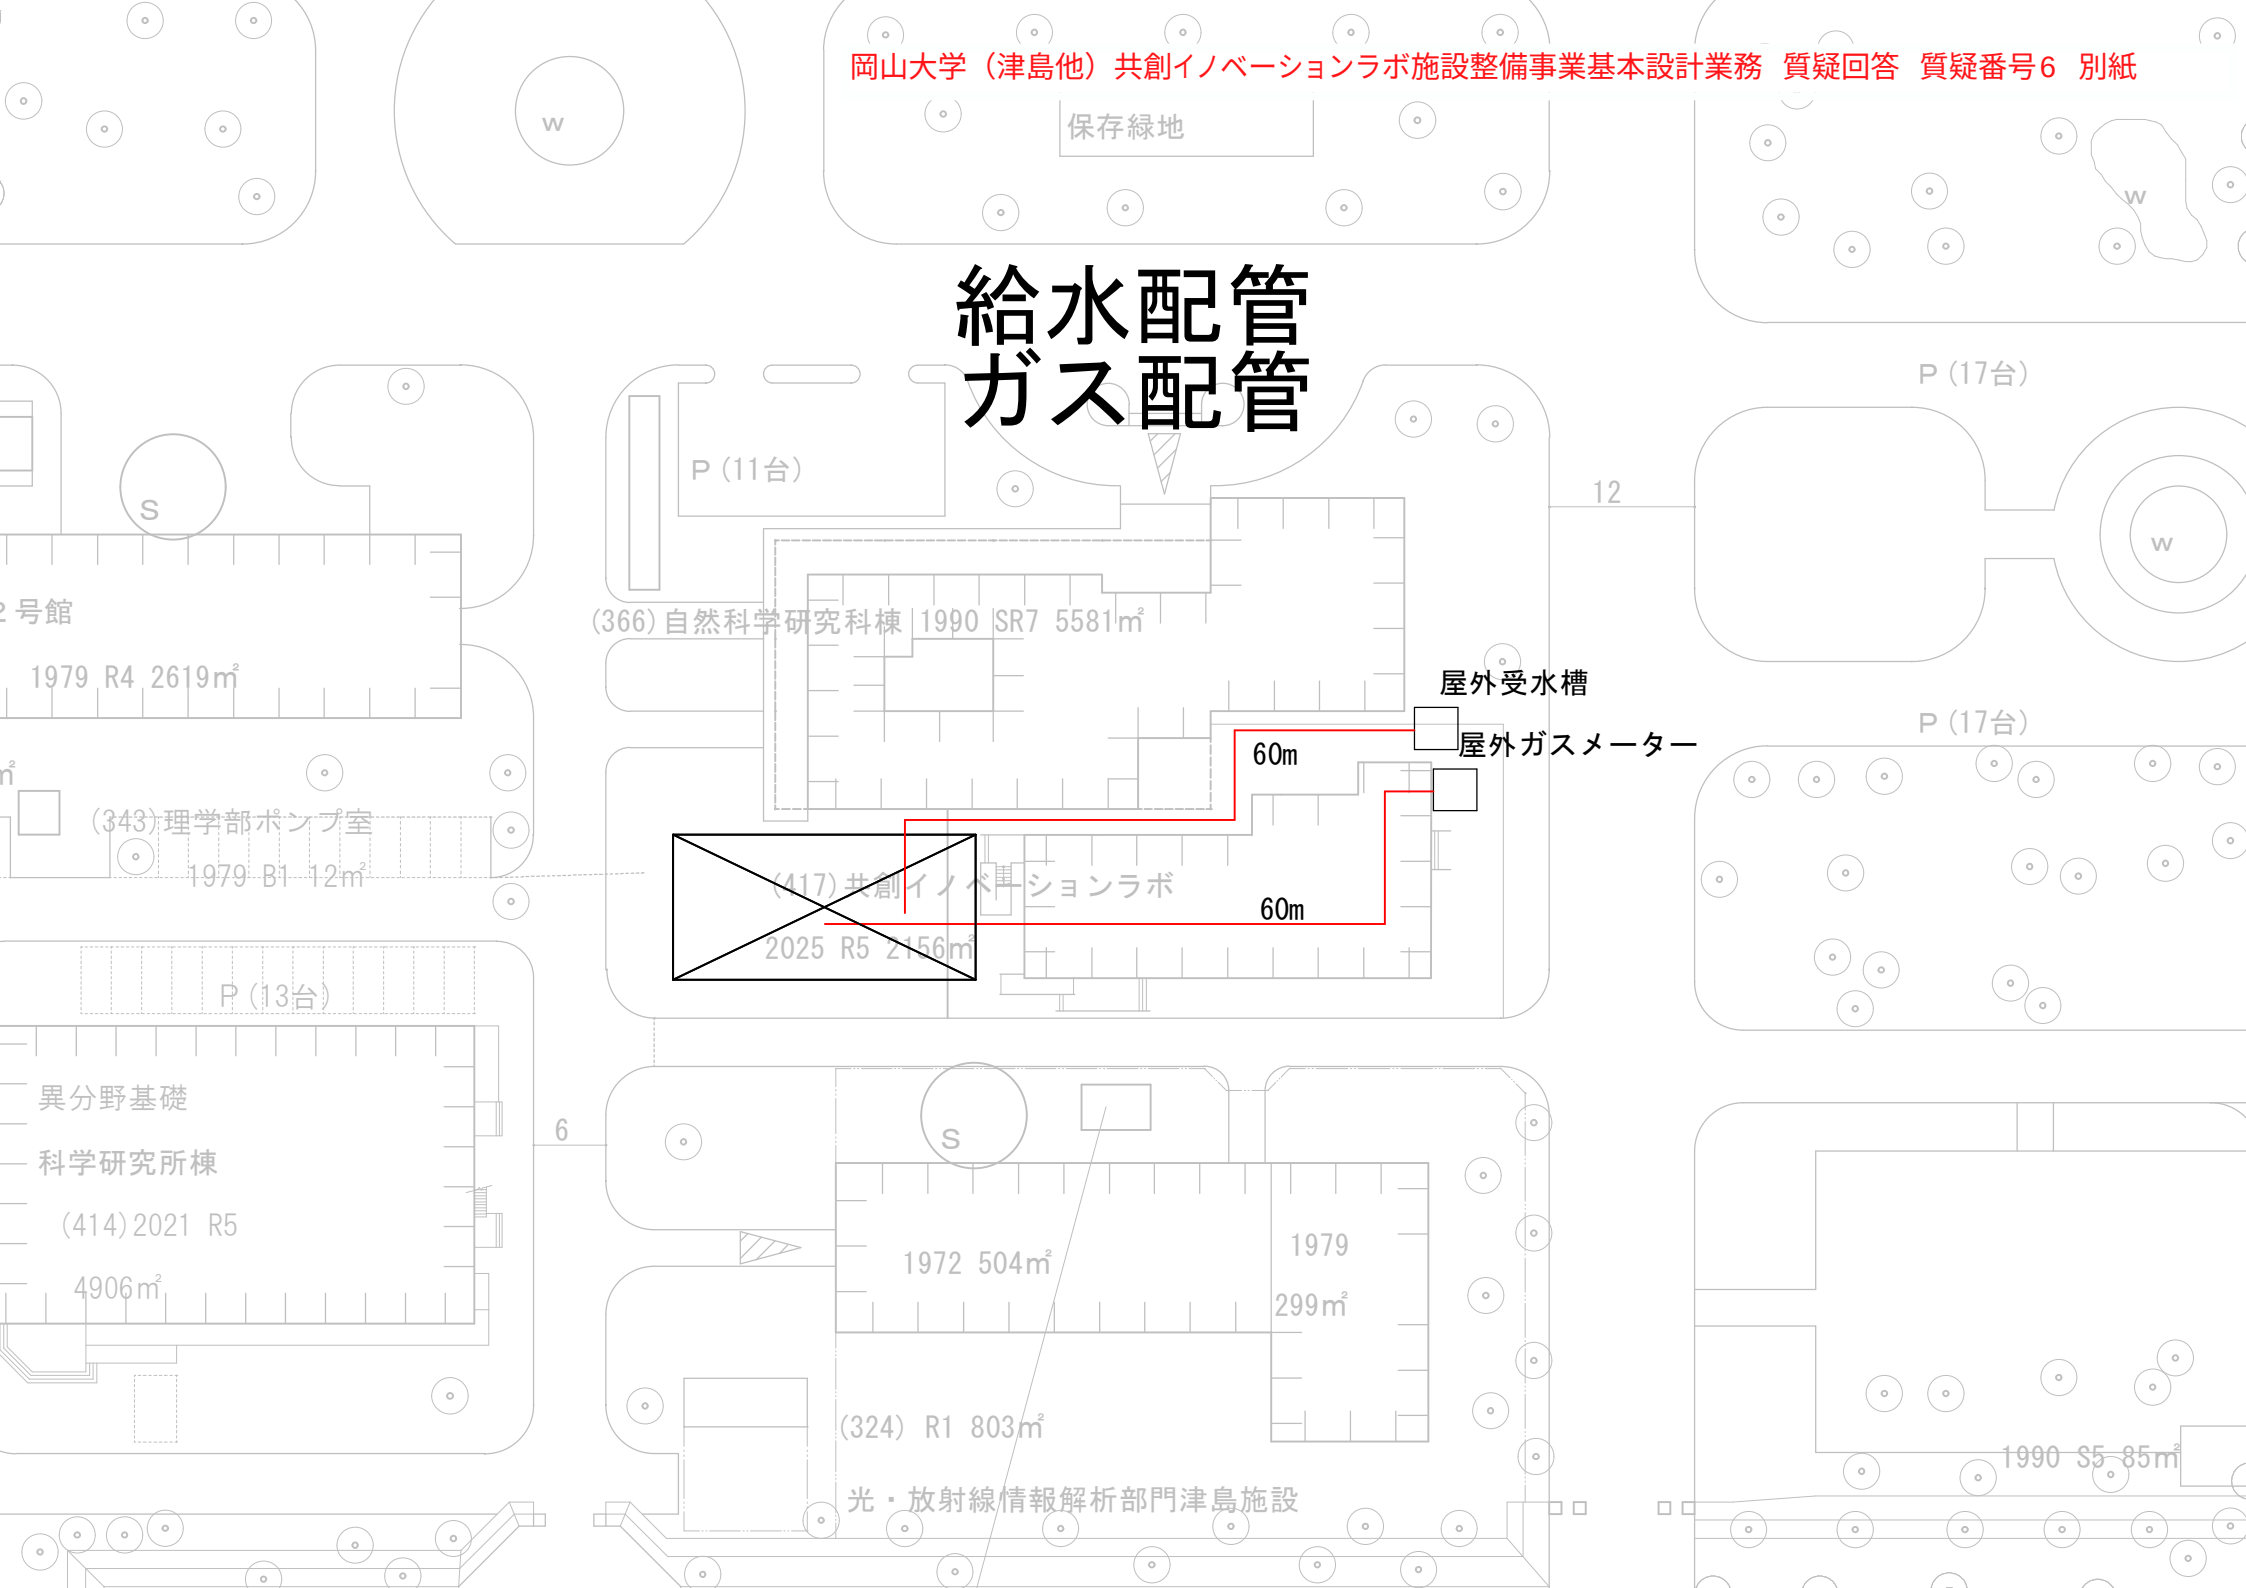

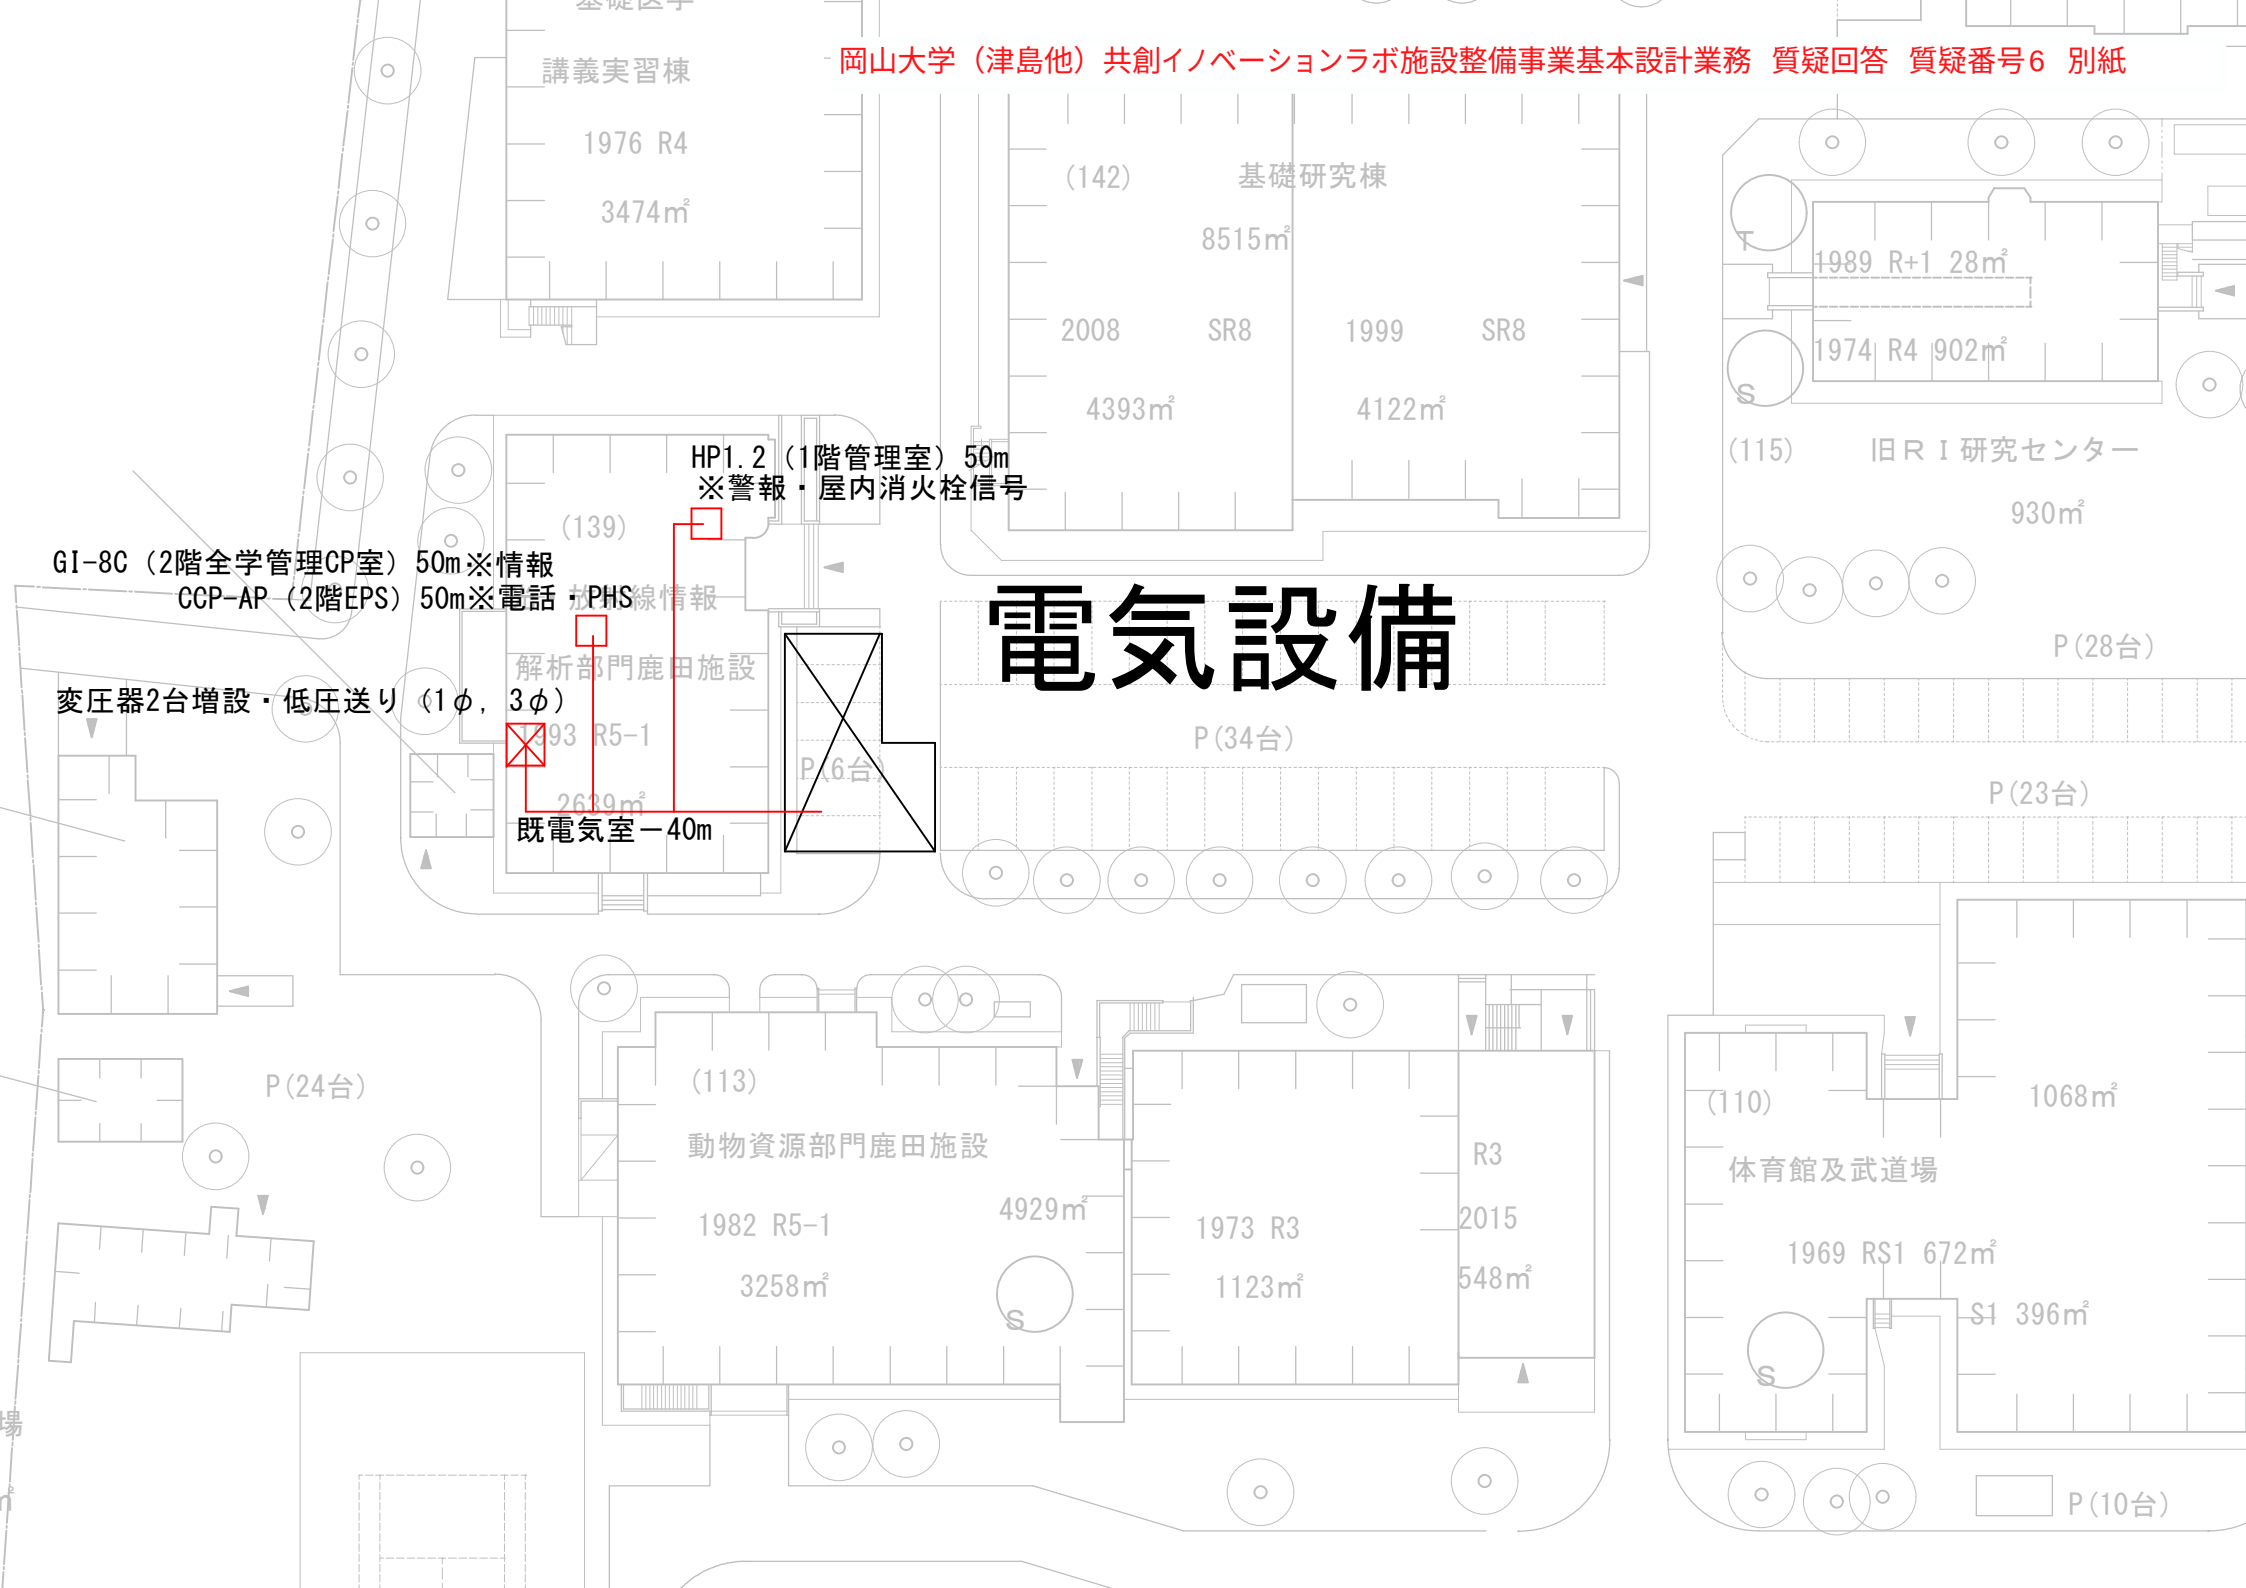

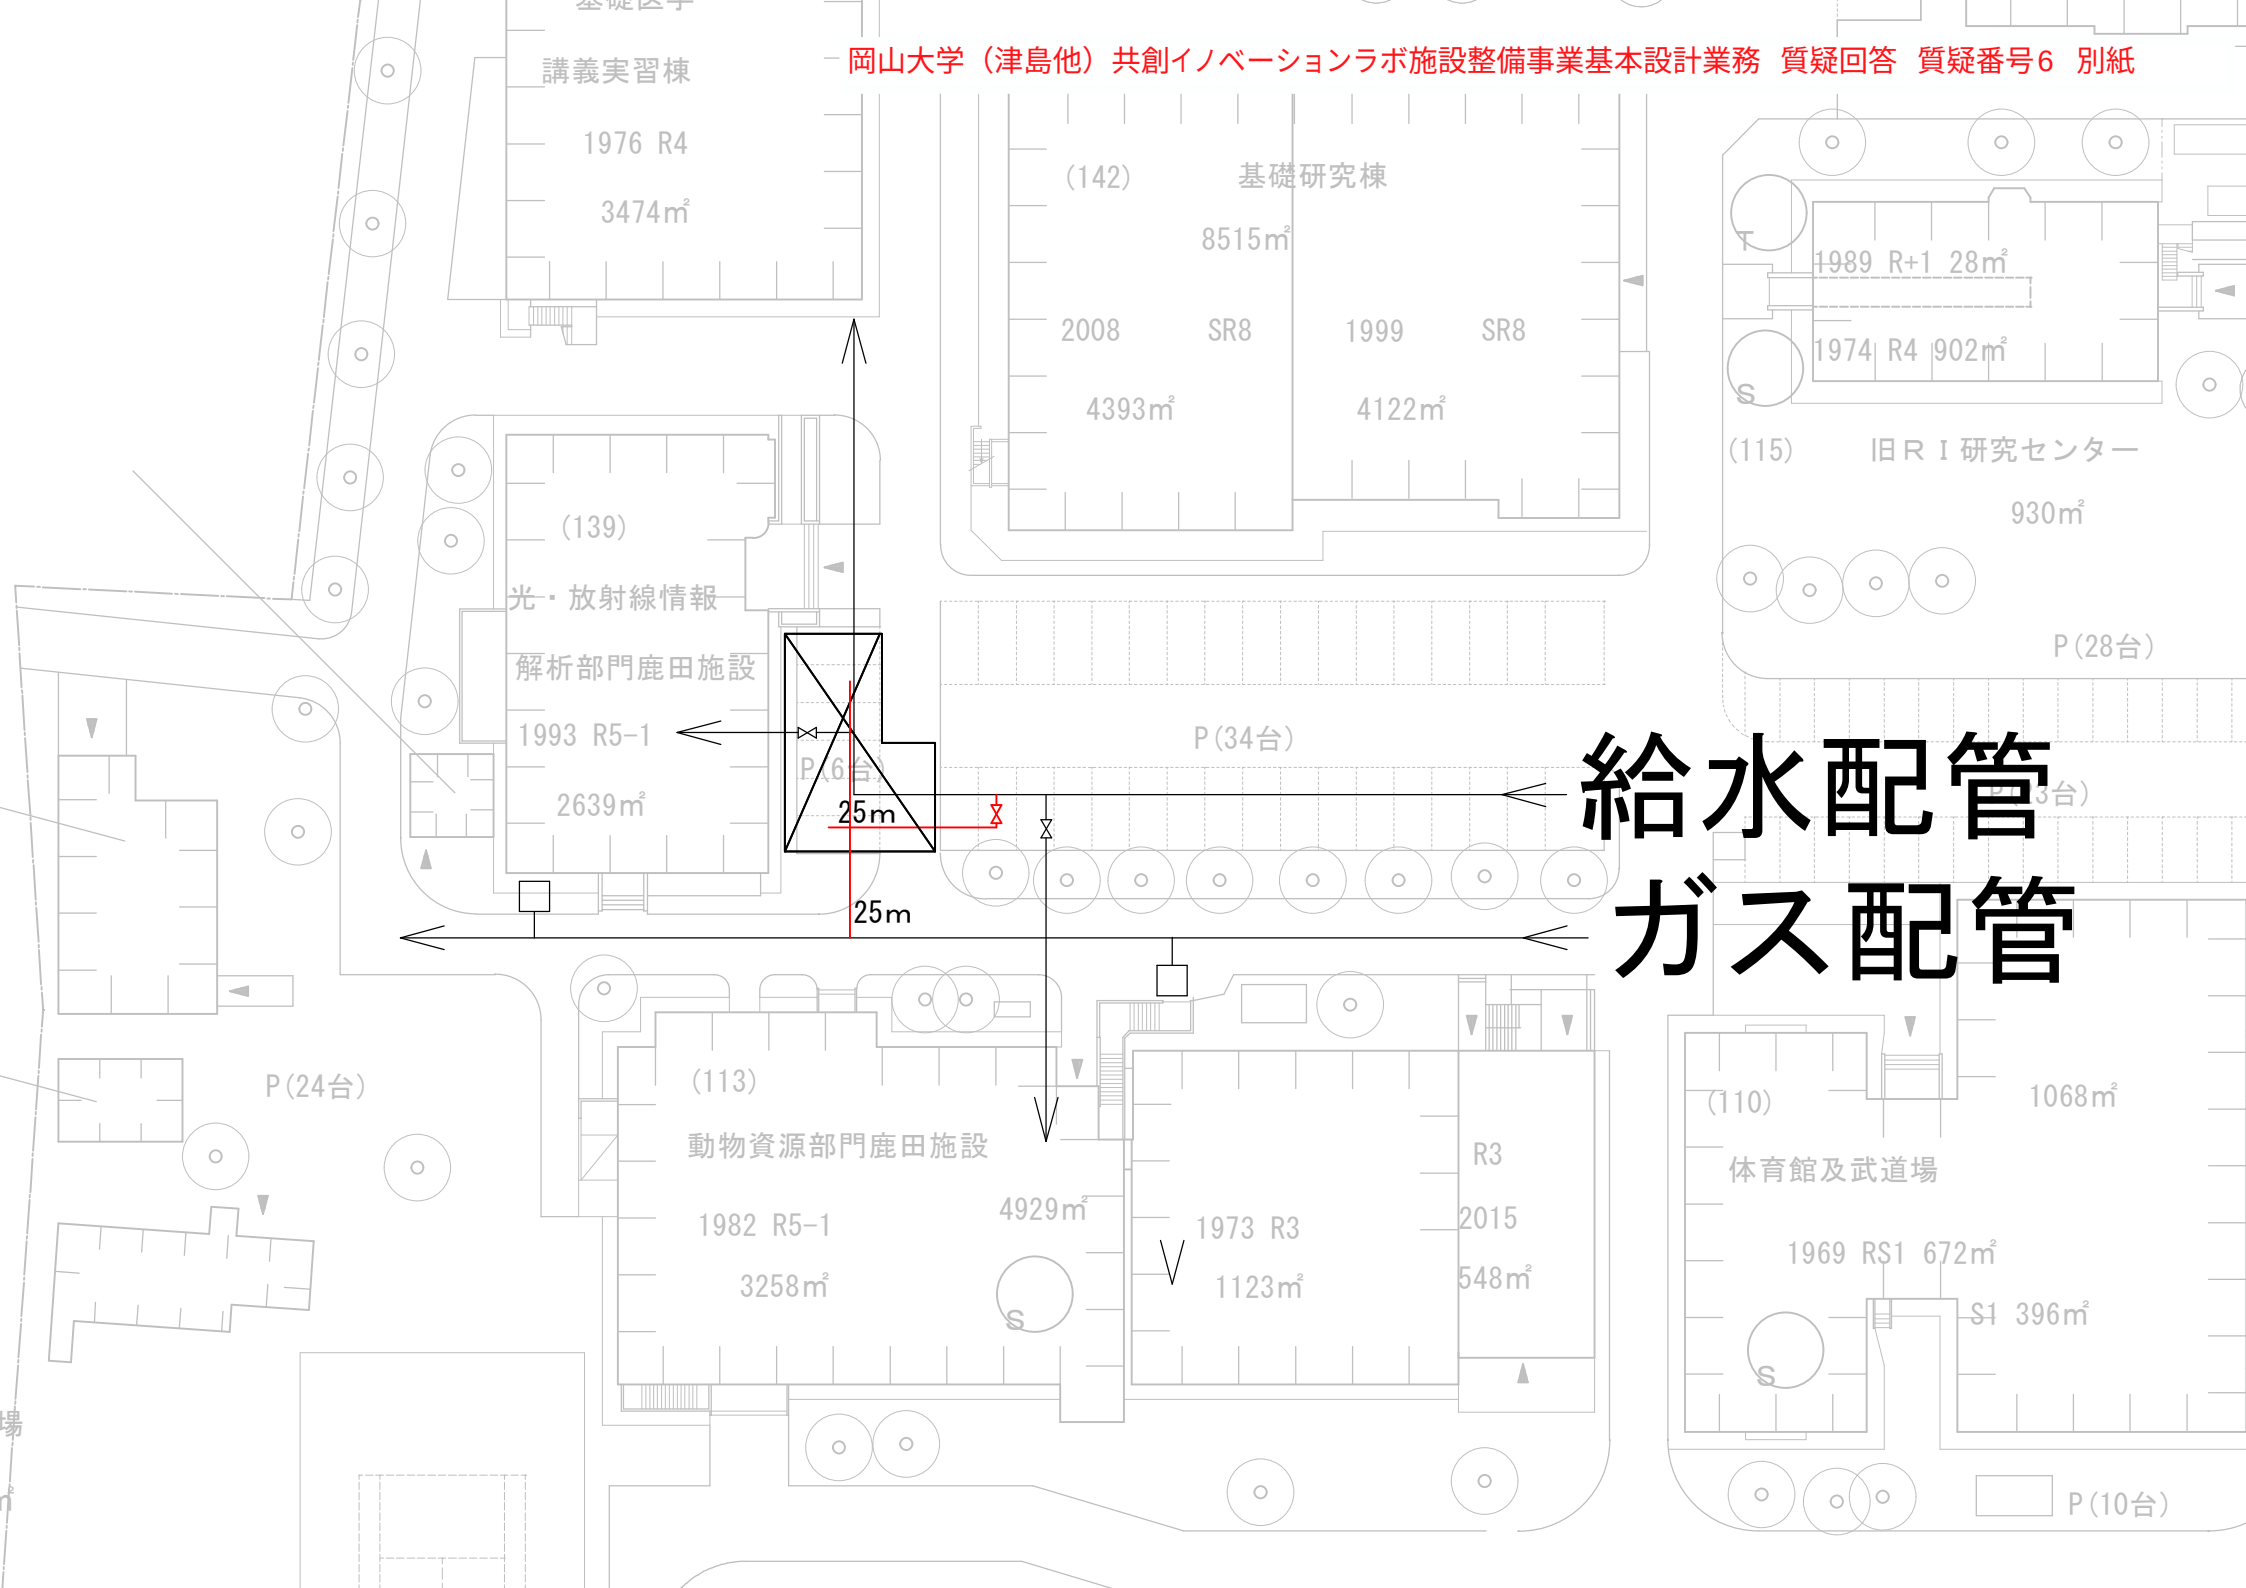


給水配管
ガス配管

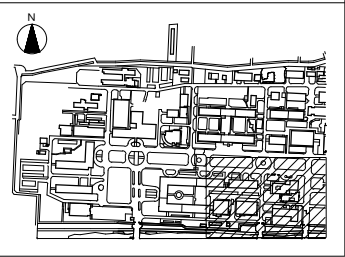 

KEY PLAN

図中の □ はコンクリート製生活排水樹、
図中の ○ は塩化ビニル製小口径樹を示す。
図中の □ はコンクリート製実験排水樹を示す。
図中の ⊗ は塩化ビニル製小口径樹を示す。

— 生活排水系統
— 実験排水系統

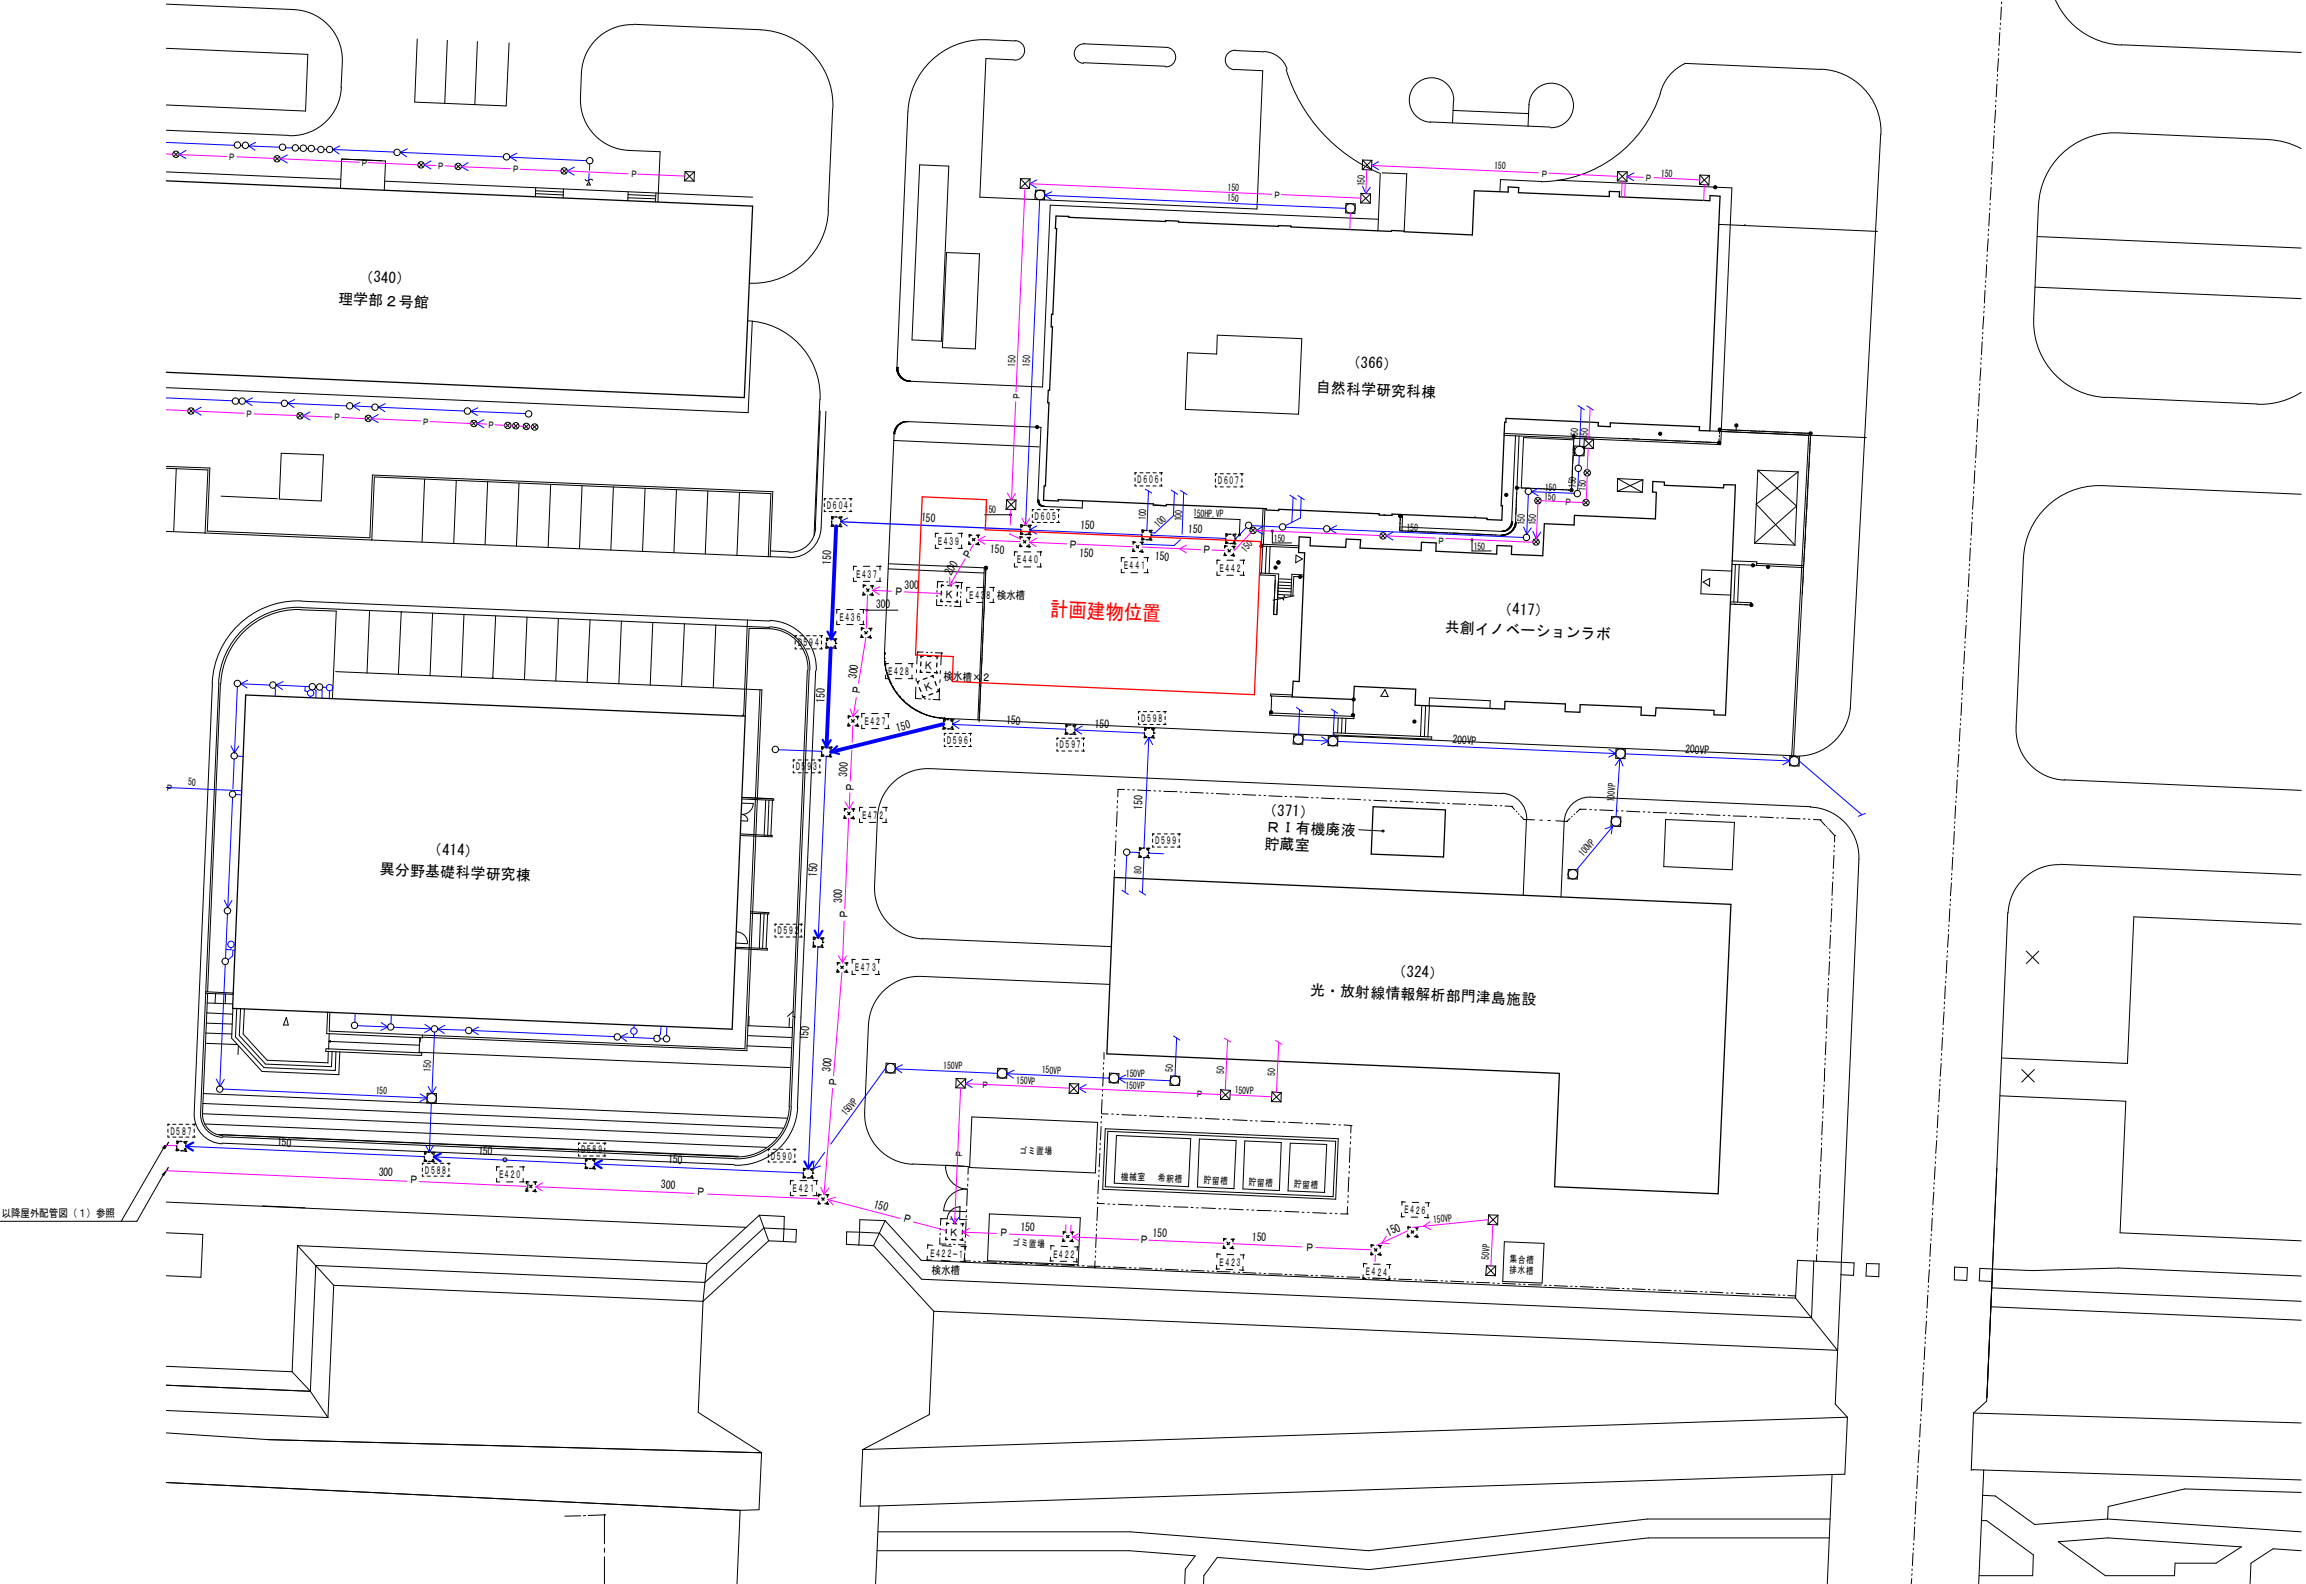

以降屋外配管図（1）参照

備考	 岡山大学施設企画部	設計業務名	工事名称	縮尺 A1 : 1/300 A3 : 1/600	図面番号
			図面名称 排水設備 屋外配管図（2） （光・放射線情報解析部門津島施設～自然科学研究科棟）	作製年月	